


馬淵川流域下水道一般図

下田第2汚水中継ポンプ場

令和8年度 馬淵川流域下水道			
工事番号	第5944号		
工 事 名	下田第2 汚水中継ポンプ場 直流電源装置修繕工事		
施工箇所	上北郡おいらせ町阿光坊 地内		
図 面 名	流域下水道一般図		
縮 尺	NONE	図面番号	1 / 4
三八県土整備事務所			
青 森 県			

馬淵川流域下水道台帳図面


下田第2ポンプ場

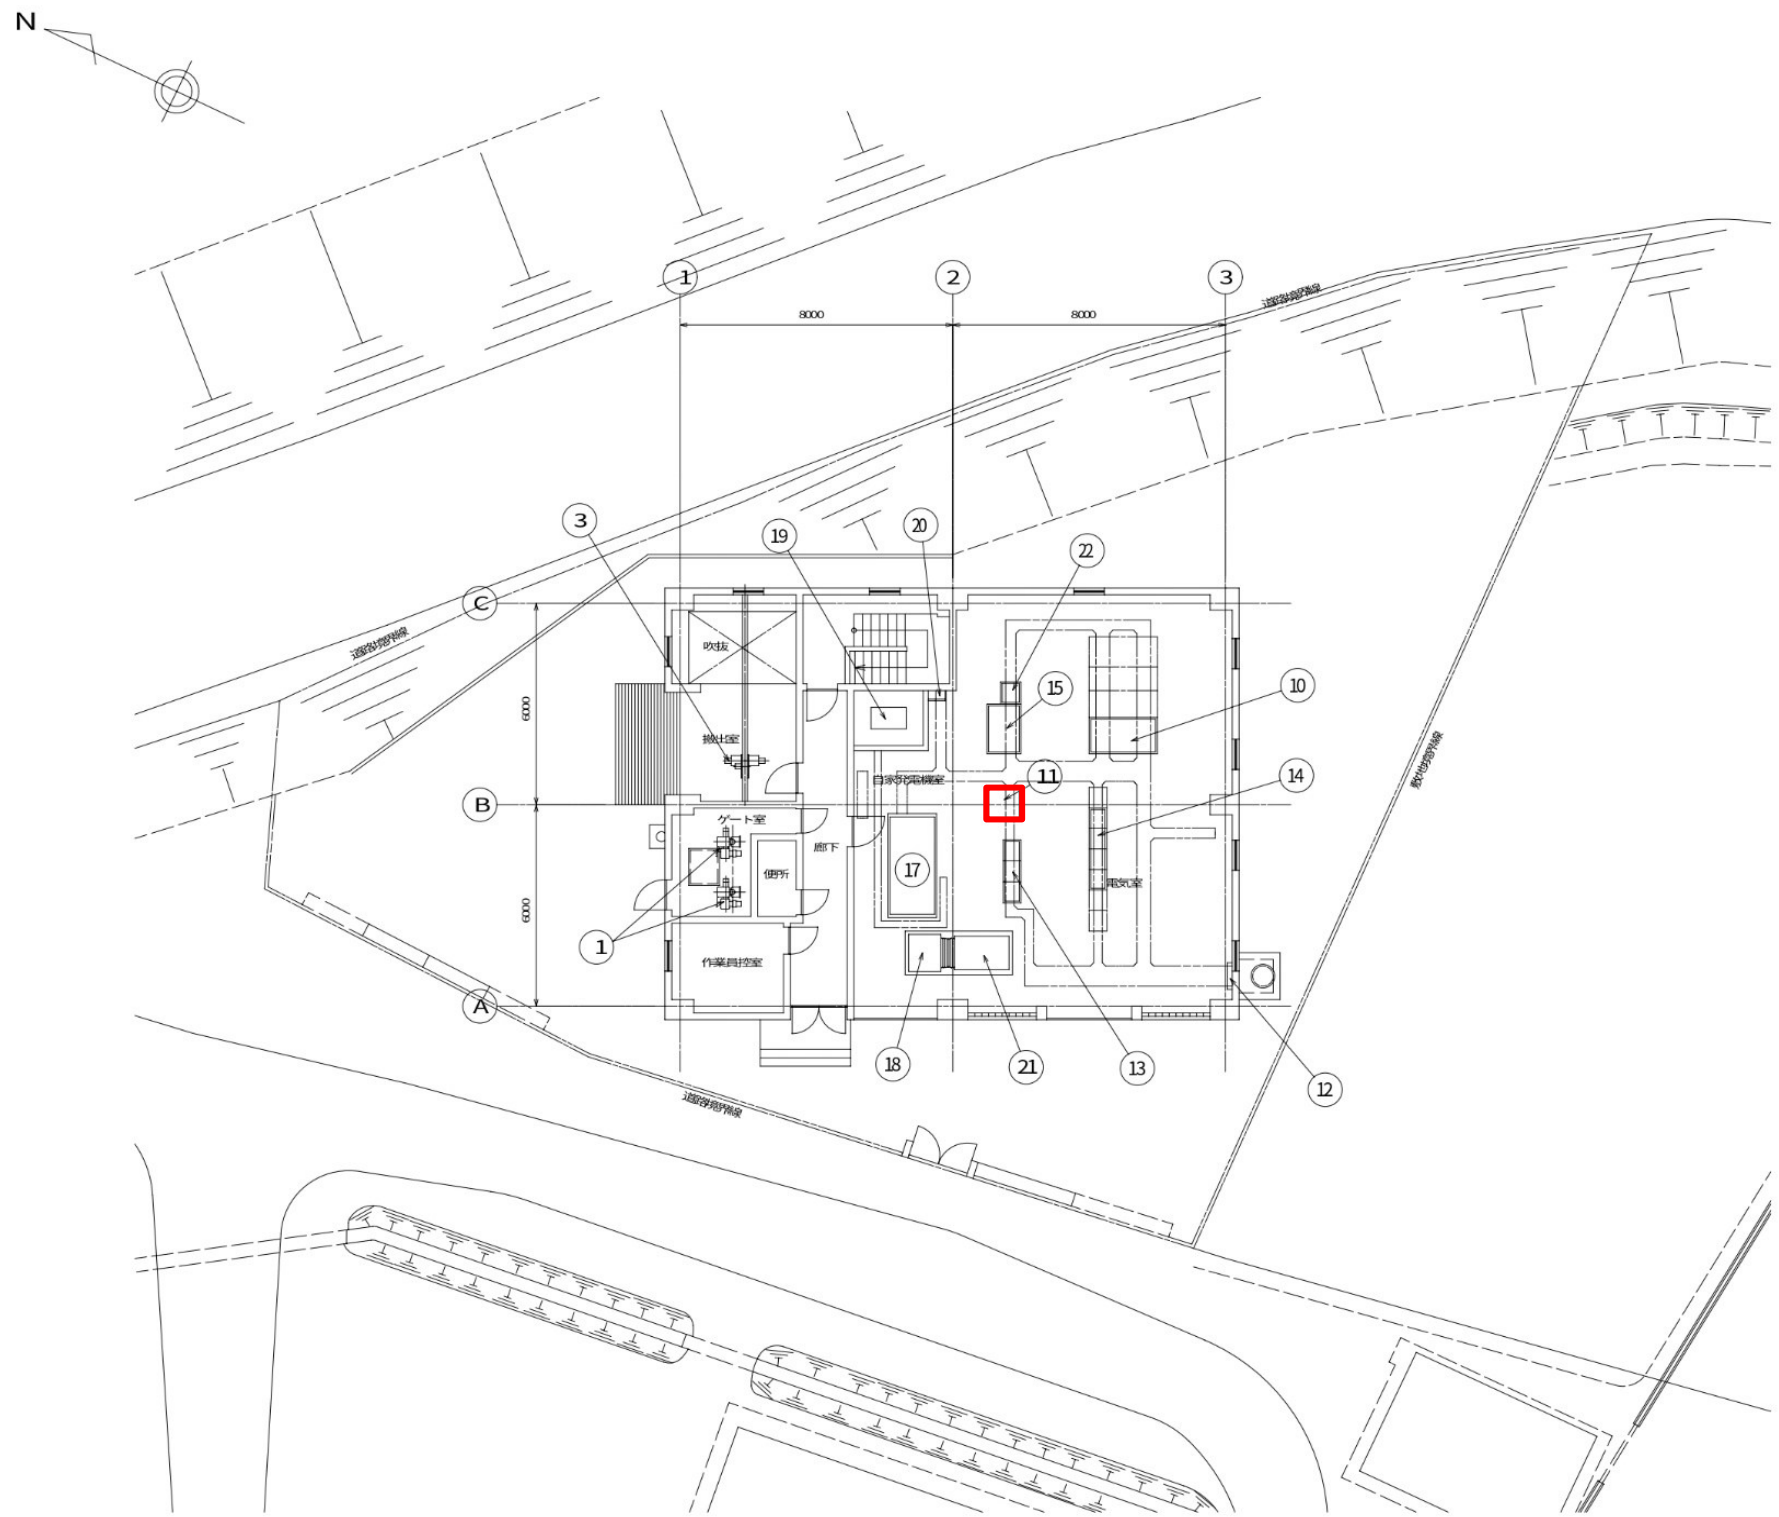

 : 対象箇所

機器番号	①	②	③	④	⑤	⑥	⑦	⑧	⑨	⑩	⑪	⑫	⑬	⑭	⑮	⑯	⑰	⑱	⑲	⑳	㉑
機器名称	流入ゲート	自動除塵機	スクリーン付電機排水口	ポンプ井連絡ゲート	汚水ポンプ	吐出井	排水井	汚水ポンプチェーンブロック	深カ工用チェーンブロック	動力主制御盤	直流電源装置	接地端子箱	制御盤コントロールセンター	ポンプ制御コントロールセンター	計装盤	電圧・電流計	ディーゼル発電機装置	ランジェータユニット	燃料タンク	発電機制御装置	ランジェータ制御装置
数量	2	2	1	1	2	2	1	1	1	1	1	1	1	1	1	1	2	1	1	1	1
台帳NO.	M3-1, 2	M3-3	M3-4	M3-5	M3-6, 7	M3-8, 9	M3-10	M3-11		E-5-3	E-5-4	E-5-5	E-5-7	E-5-9	E-5-11	E-5-14	E-5-16, 17	E-5-19	E-5-20	E-5-22	E-5-24

令和8年度 馬淵川流域下水道			
工事番号	第5944号		
工事名	下田第2汚水中継ポンプ場 直流電源装置修繕工事		
施工箇所	上北郡おいらせ町阿光坊 地内		
図面名	下田第2汚水中継ポンプ場1階平面図		
縮尺	NONE	図面番号	2 / 4
三八県土整備事務所			
青森県			


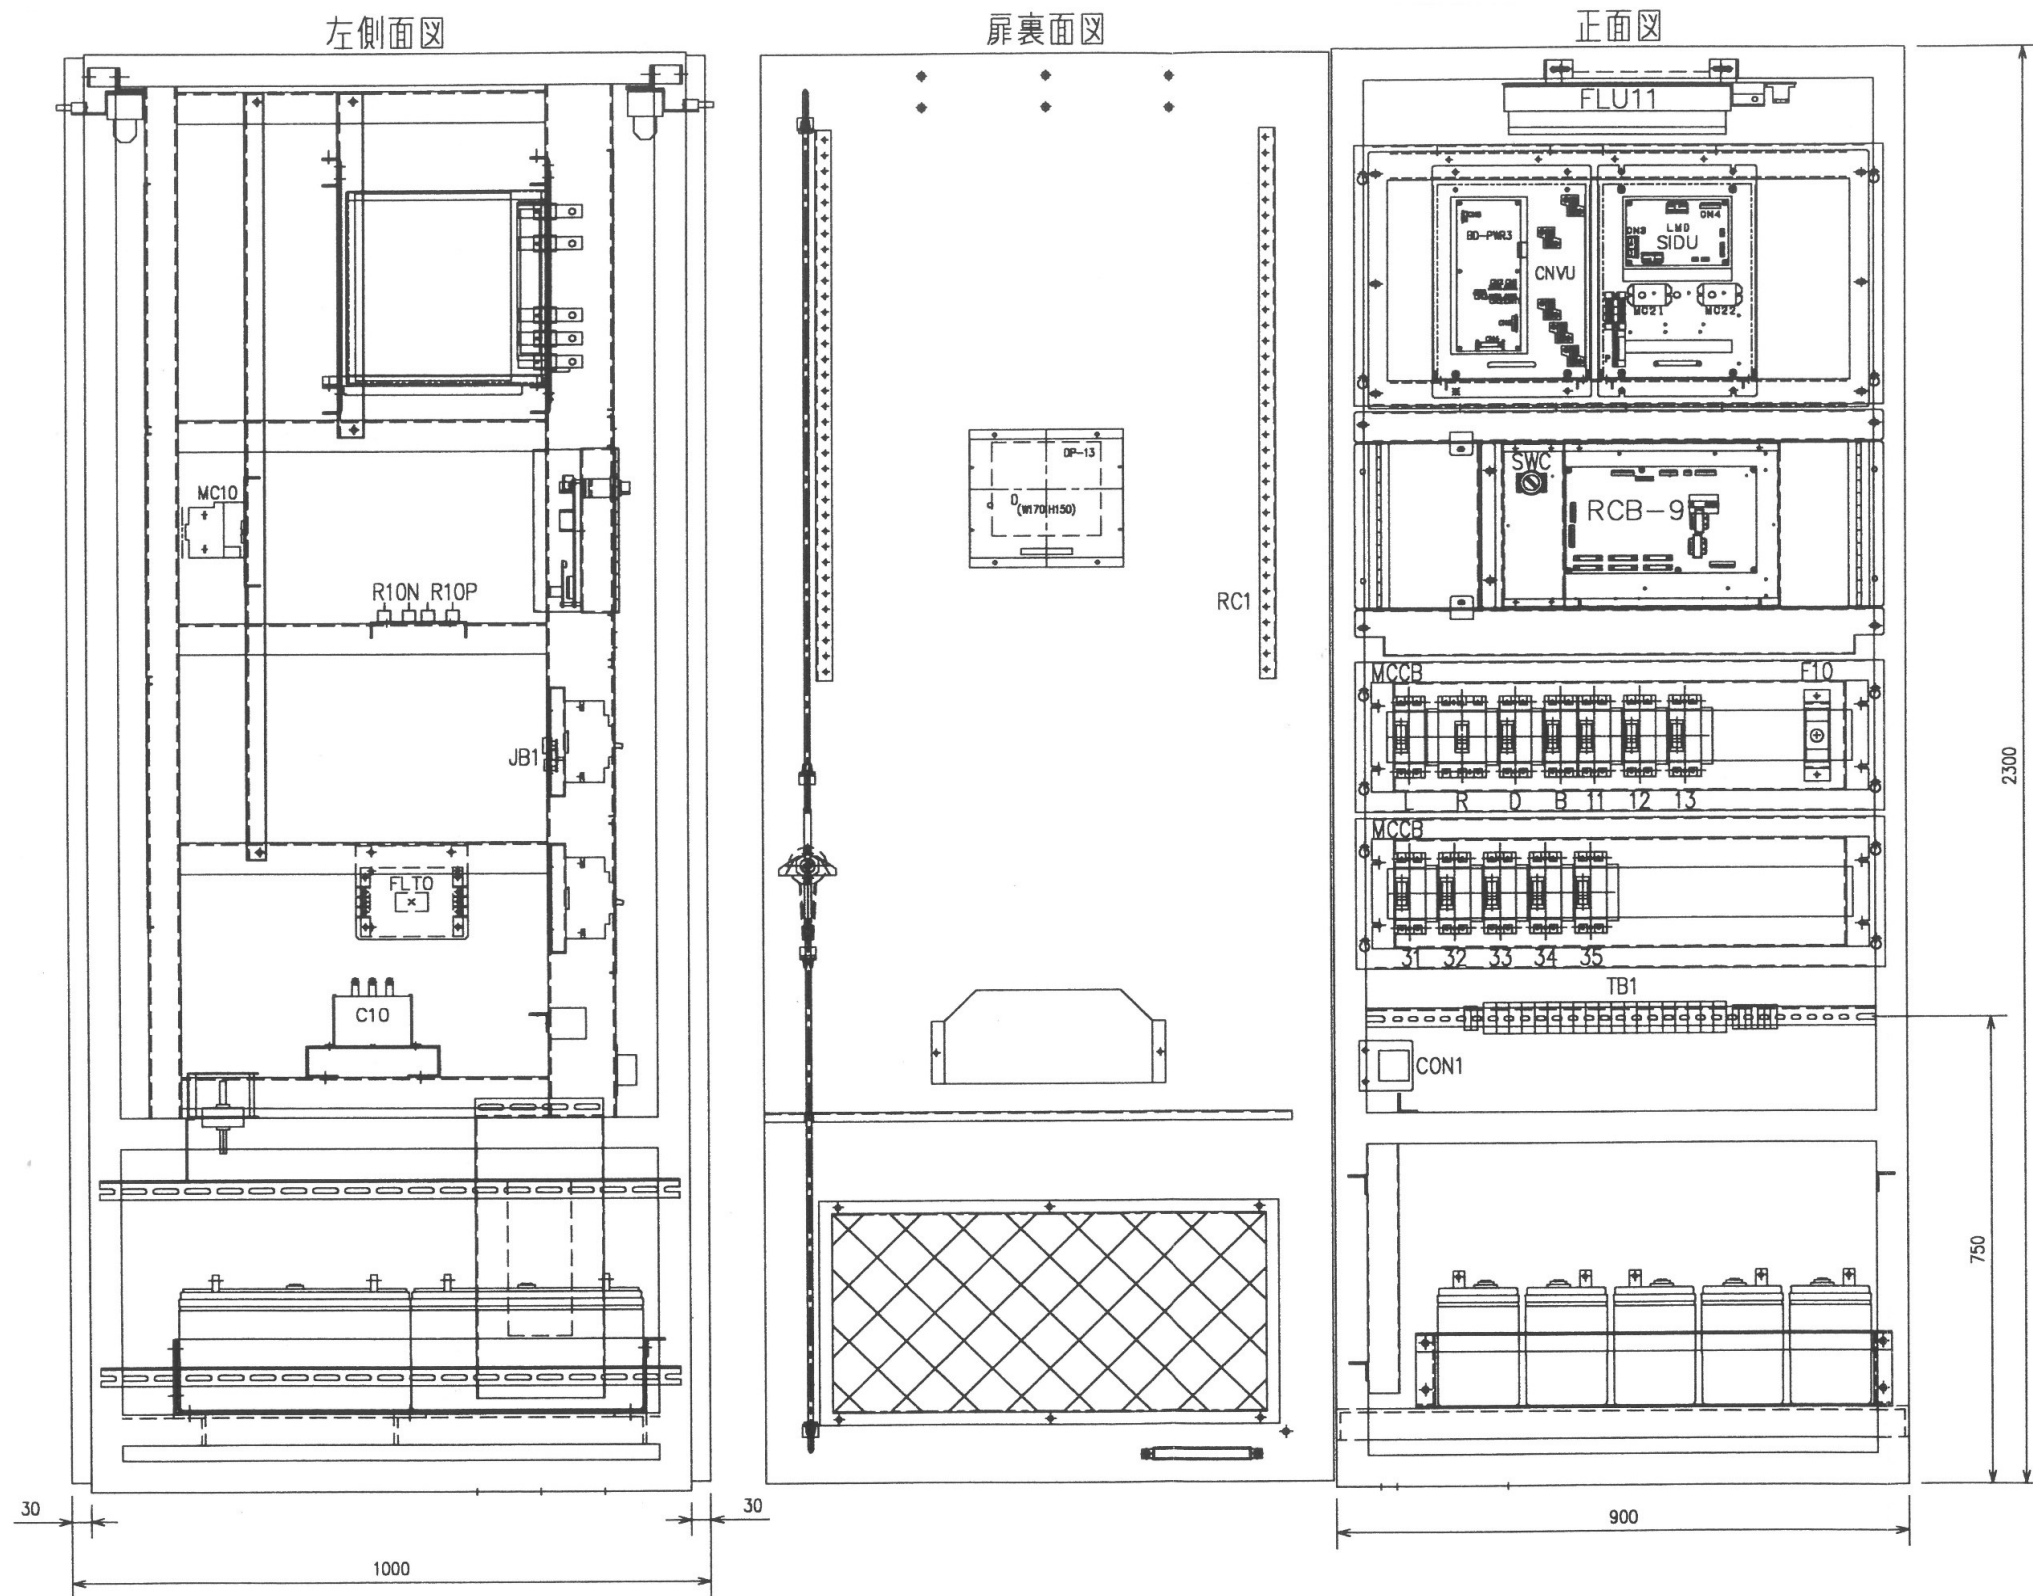


※着色部は交換部品を表す

部品名	仕様・材質	数量
栓形ヒューズ	BLA010	1個
コンバータユニット基板	PO-1289##-13	1個
コンバータユニット基板	PO-1316##-13	1個
制御回路基板	PO-1332##	1個
シリコンドロップ基板	PO-1284##-1-NNC	1個
デジタルパネル基板	PO-1847##-10-2-A	1個
プリント基板	PO-1294A0	1個
デジタルパネル	PO-1280G2	1個

令和8年度 馬淵川流域下水道			
工事番号	第5944号		
工 事 名	下田第2汚水中継ポンプ場 直流電源装置修繕工事		
施工箇所	上北郡おいらせ町阿光坊 地内		
図 面 名	直流電源装置盤内配置図		
縮 尺	NONE	図面番号	3 / 4
三八県土整備事務所			
青 森 県			

形 式	公 称 電 圧 (V)	定格容量 (Ah)		電池質量 (約 kg)
		10 時間率	1 時間率	
SNS-50-12	12	50	32.5	23

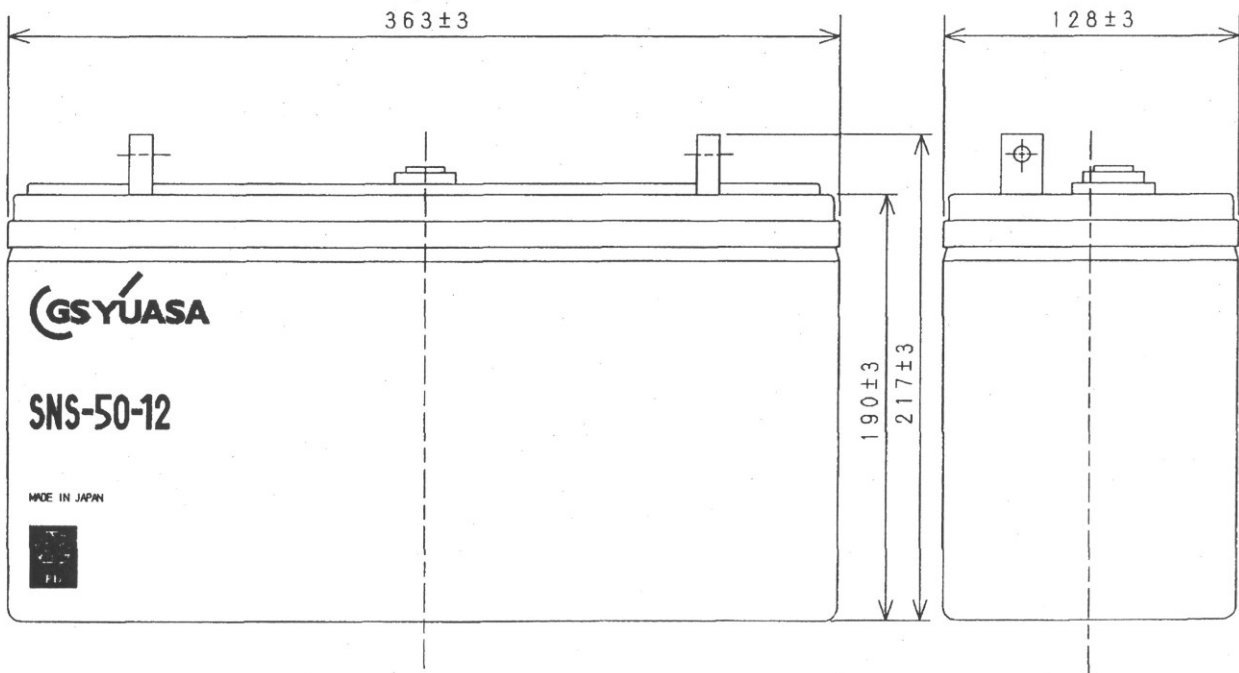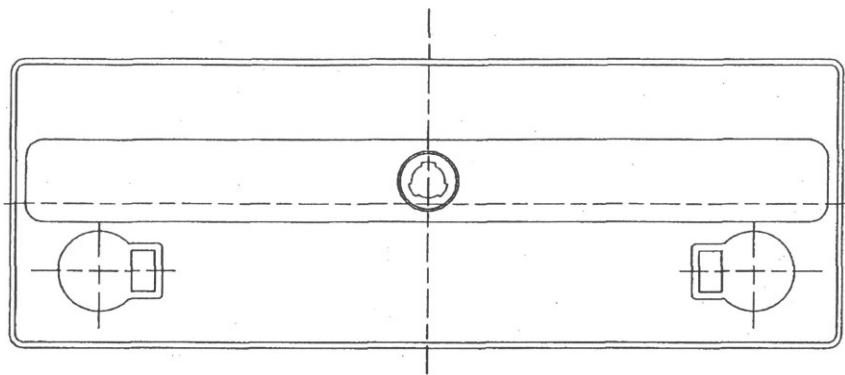

DESIGNED 設計	SCALE 尺度	TITLE 名称
2004/10/21	-	SNS-50-12 形蓄電池
CHECKED 検図	3RD ANGLE PROJECTION 第三角法	外形図
2004/10/21		
MARK	DATE	REVISIONS
GS YUASA	GS Yuasa Power Supply Ltd.	APPROVED 承認
株式会社 ジーエス・ユアサ パワーサプライ	2004/10/21	UNIT 単位 mm PRINT SIZE A4
		DRAWING NO. 図面番号 P ASS 0413

※着色部は交換部品を表す

部品名	仕様・材質	数量
制御弁式据置鉛蓄電池	SNS-50-12	9個

令和8年度 馬淵川流域下水道			
工事番号	第5944号		
工 事 名	下田第2汚水中継ポンプ場 直流電源装置修繕工事		
施工箇所	上北郡おいらせ町阿光坊 地内		
図 面 名	蓄電池外形図 (既設)		
縮 尺	NONE	図面番号	4 / 4
三八県土整備事務所			
青 森 県			