



馬淵川流域下水道一般図

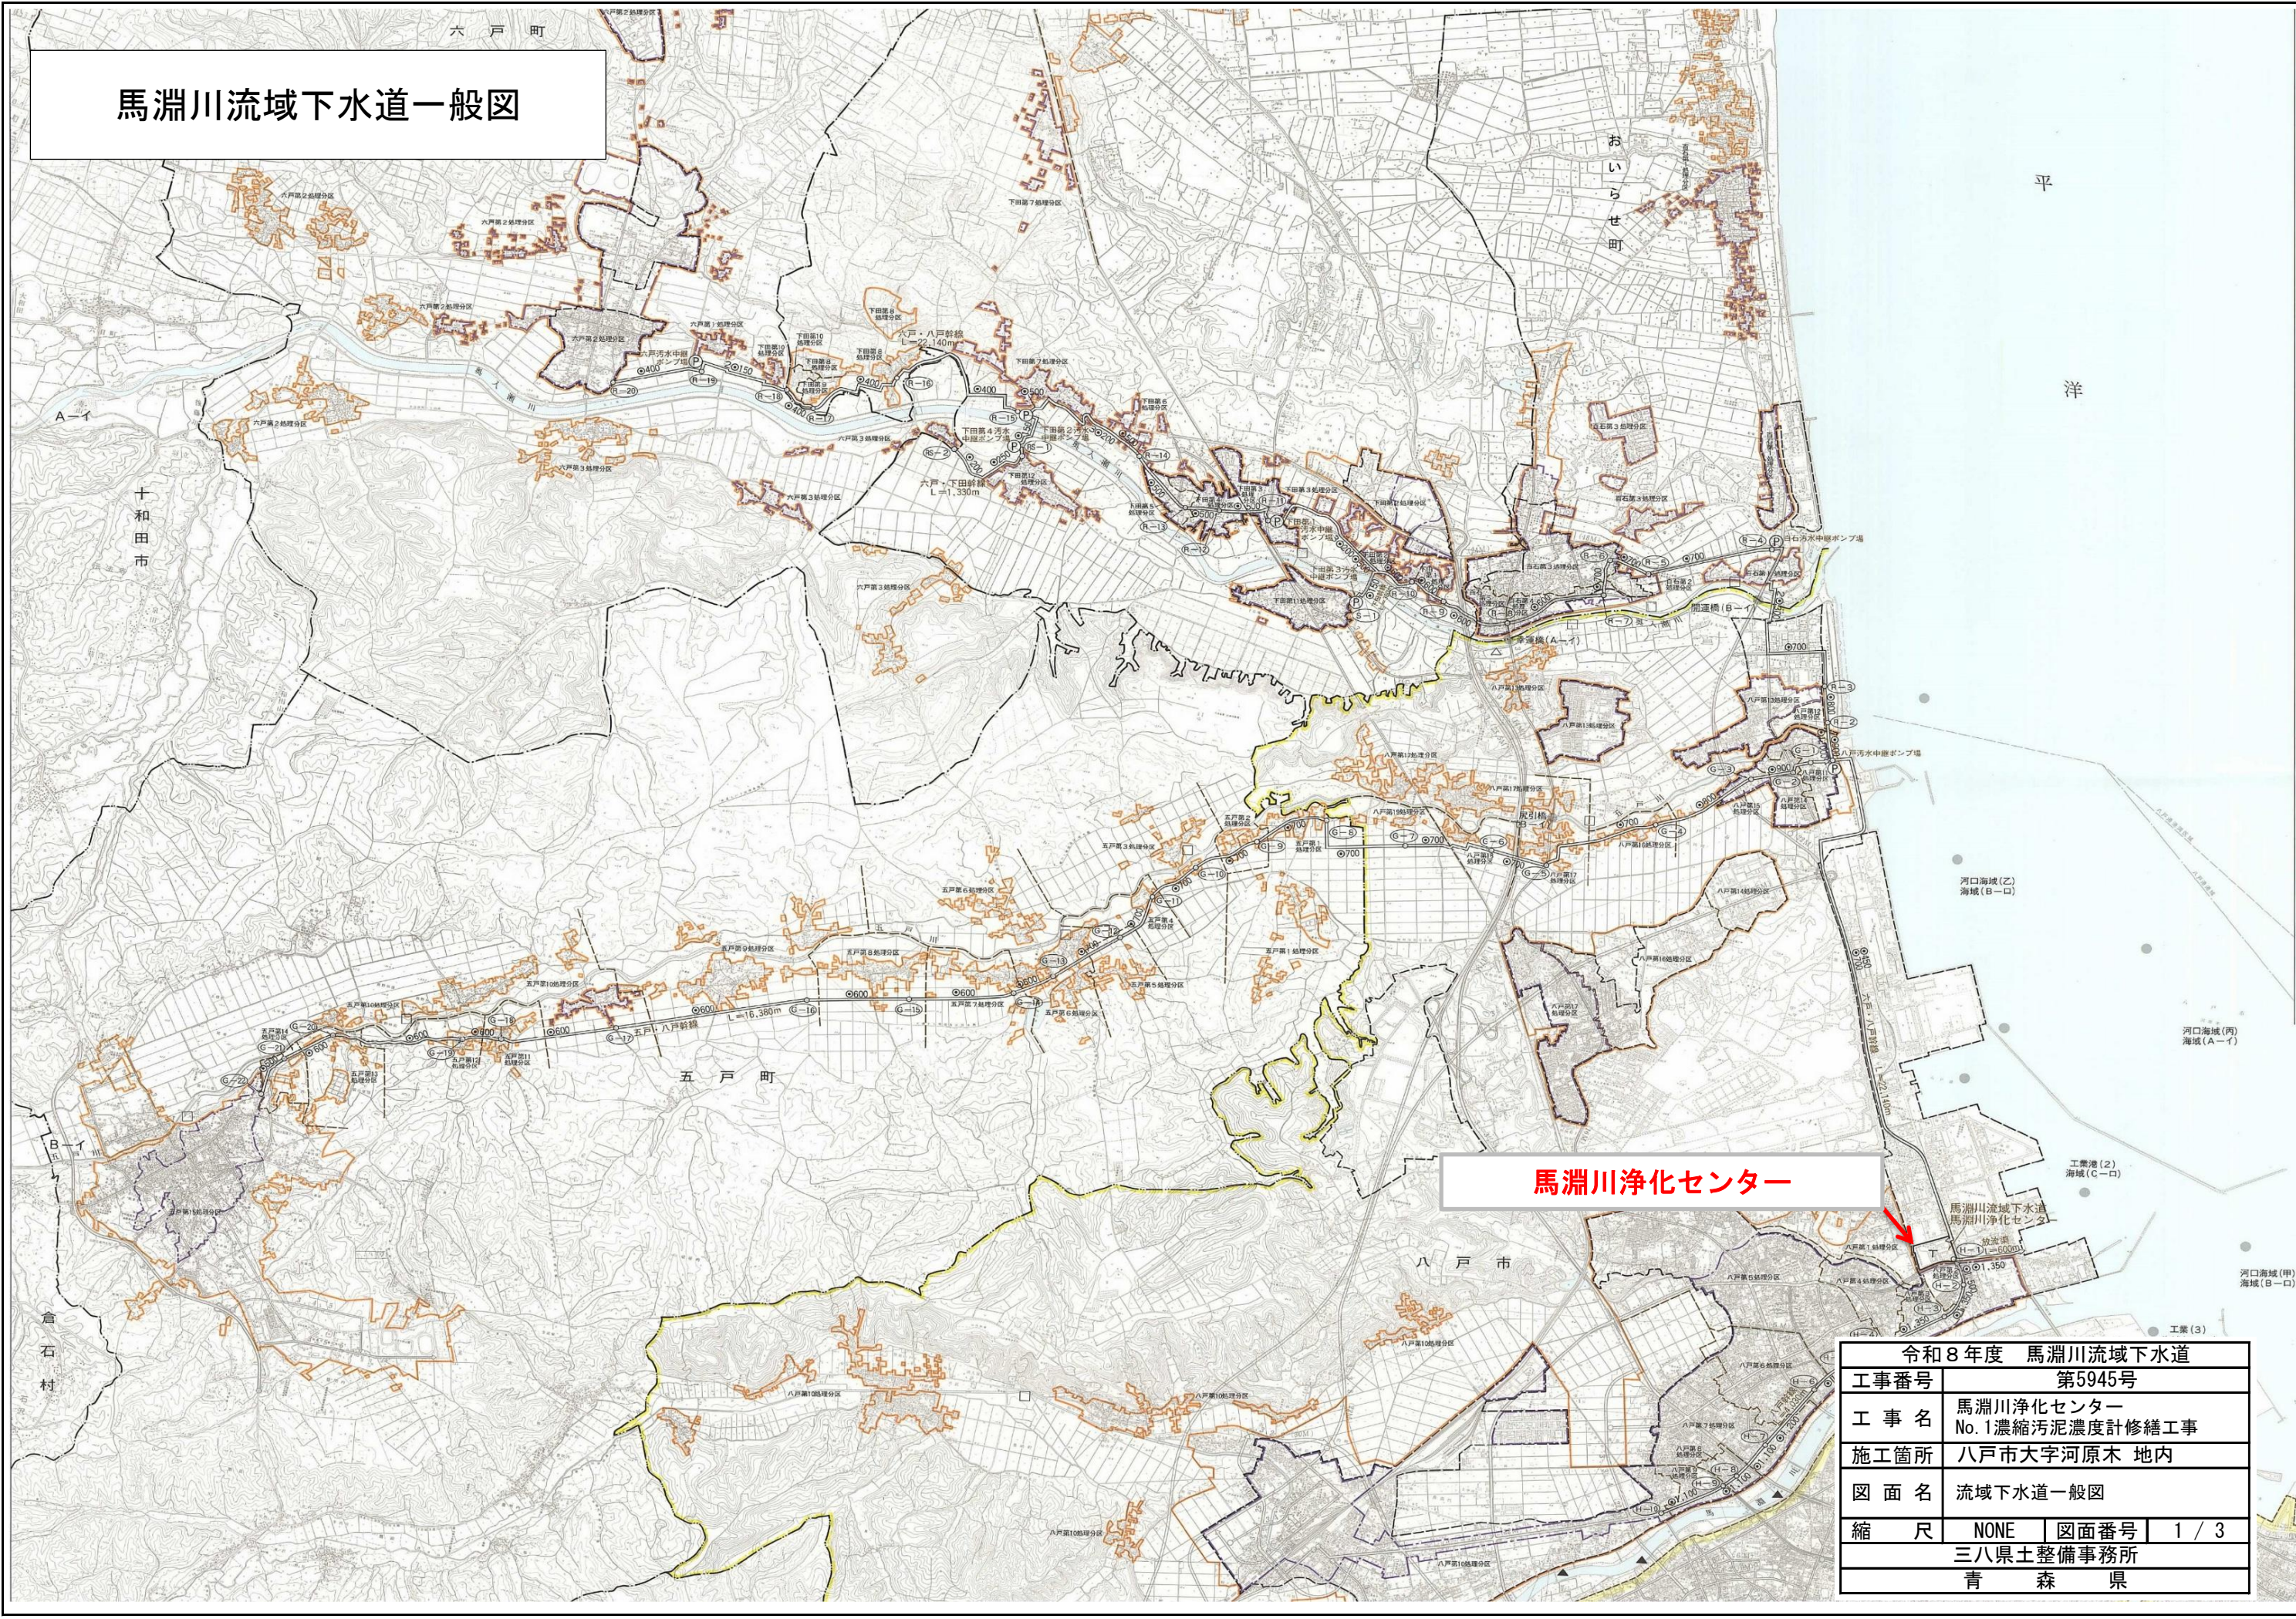

馬淵川浄化センター

令和 8 年度 馬淵川流域下水道			
工事番号	第5945号		
工 事 名	馬淵川浄化センター No. 1濃縮汚泥濃度計修繕工事		
施工箇所	八戸市大字河原木 地内		
図 面 名	流域下水道一般図		
縮 尺	NONE	図面番号	1 / 3
三八県土整備事務所			
青 森 県			

馬淵川浄化センター一般平面図 (S=1:1000)

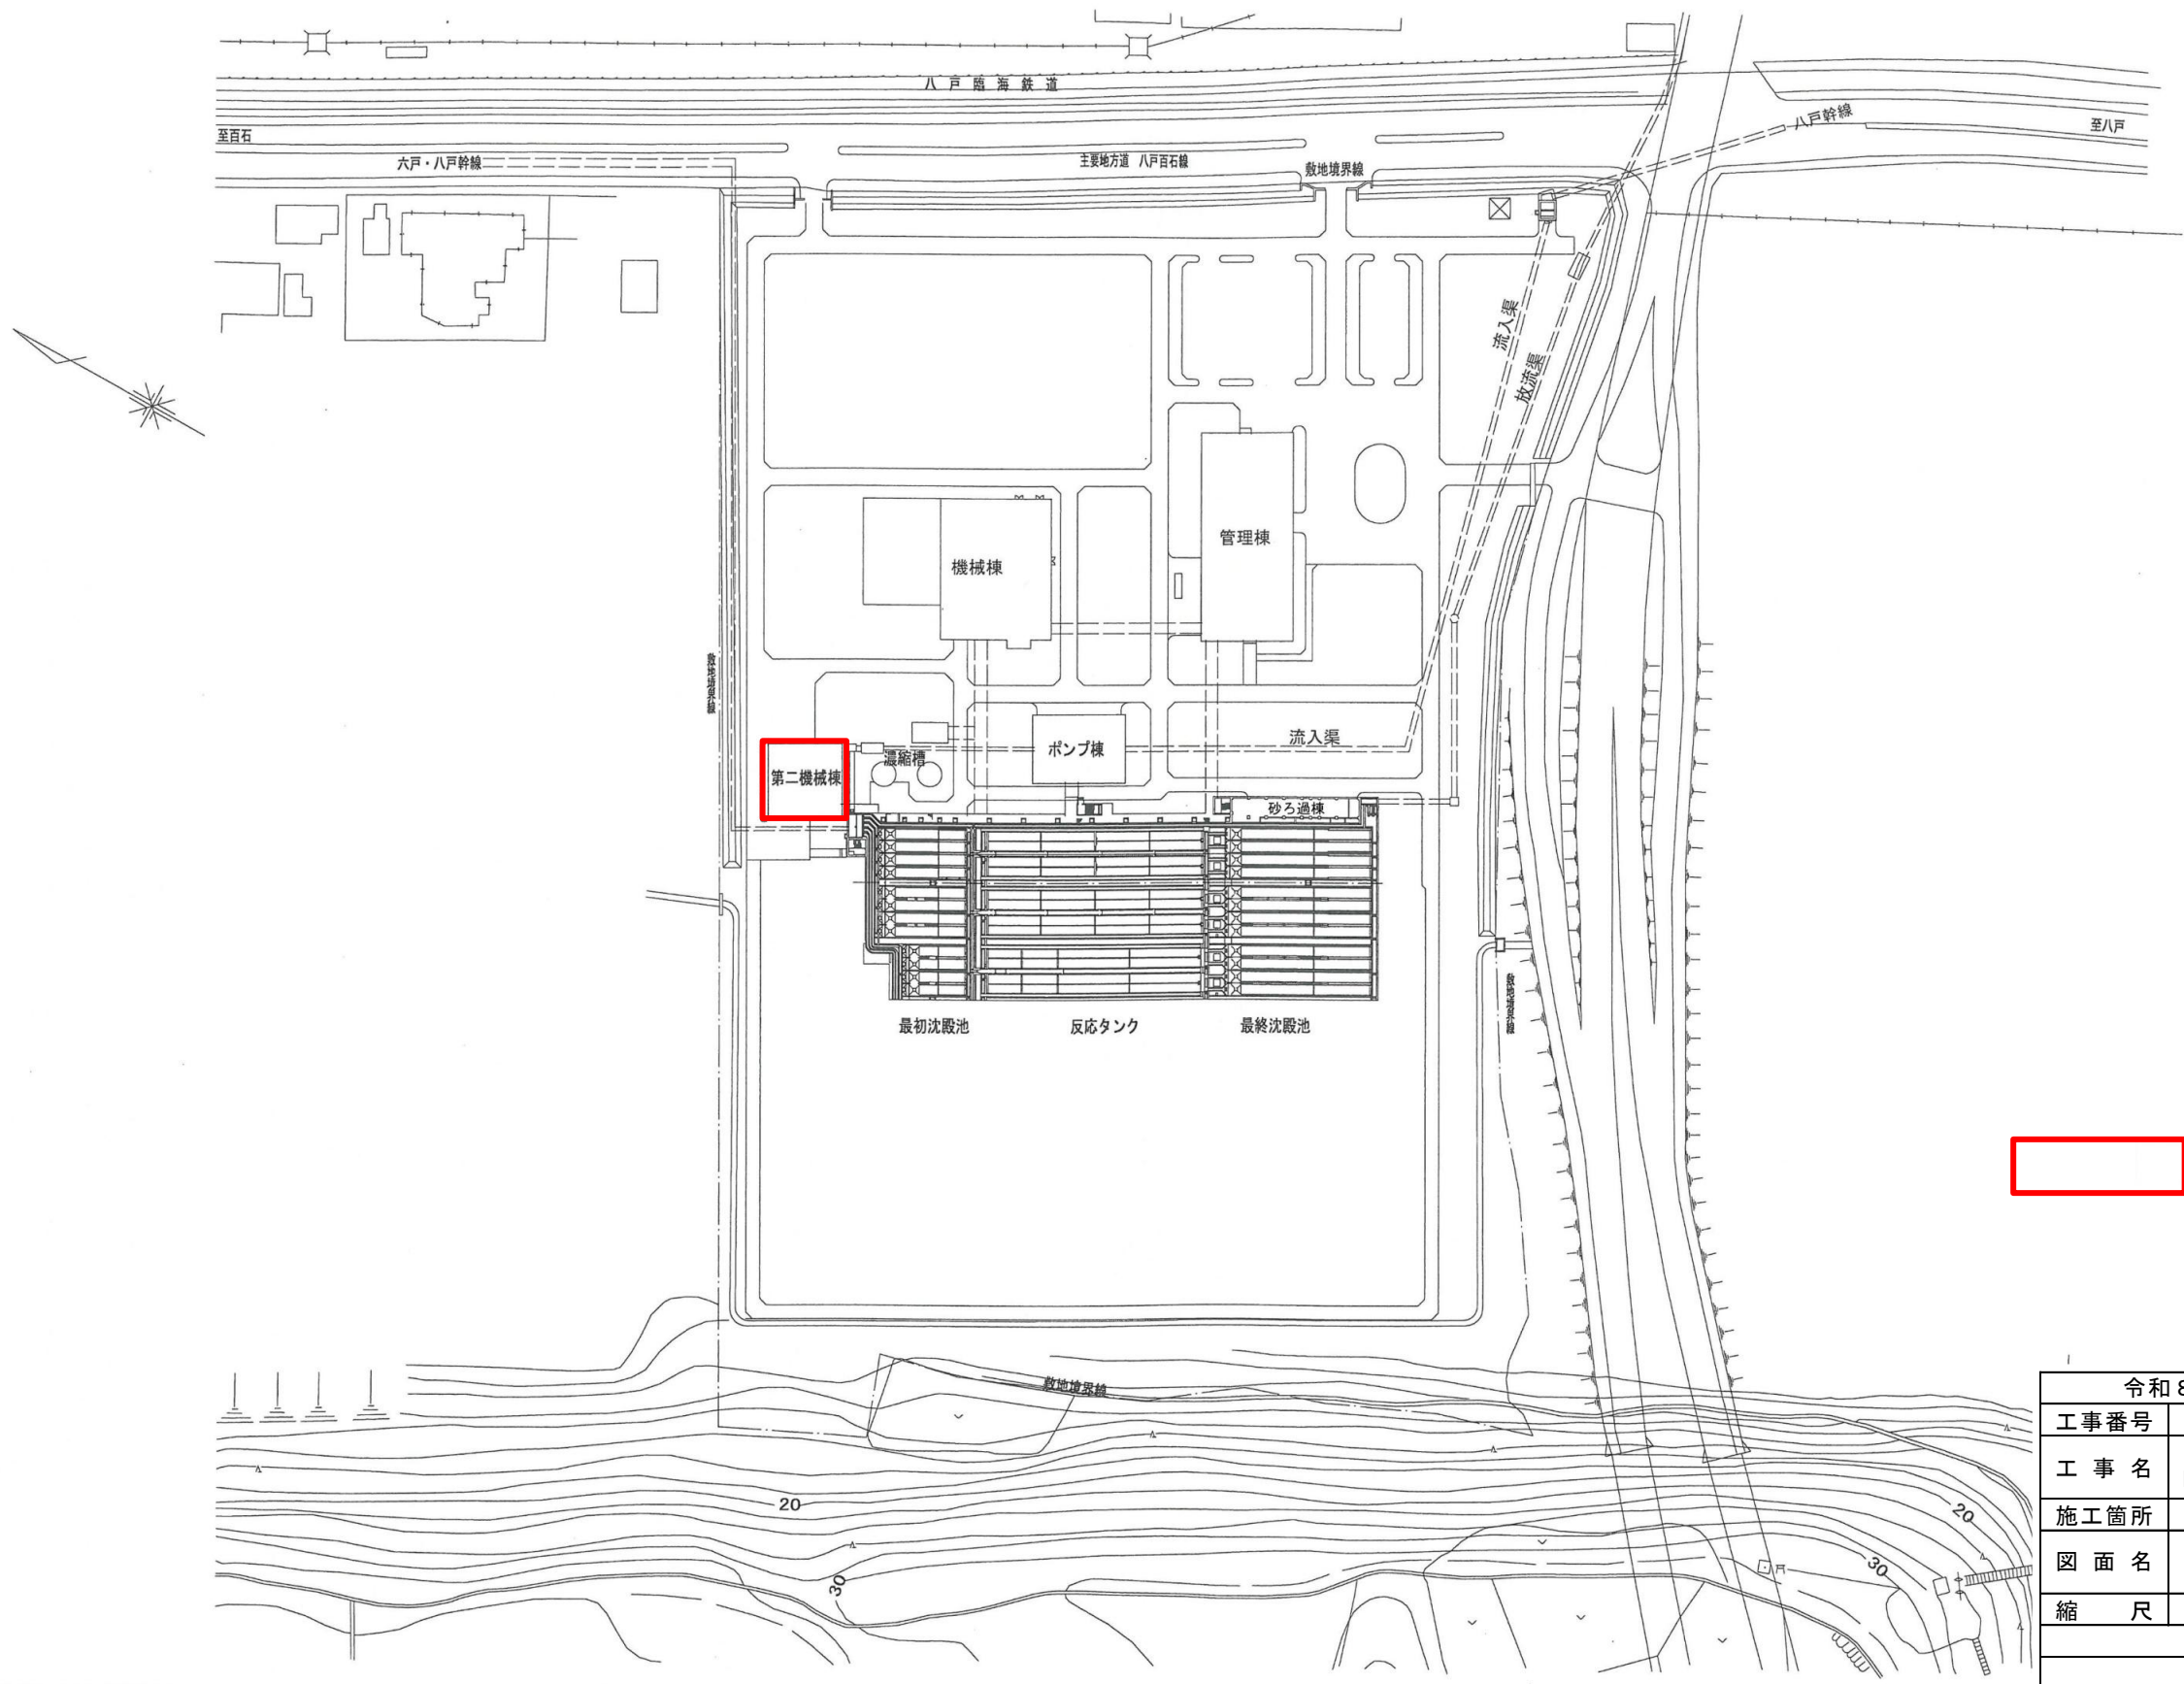

: 対象施設

令和8年度 馬淵川流域下水道			
工事番号	第5945号		
工事名	馬淵川浄化センター No.1濃縮汚泥濃度計修繕工事		
施工箇所	八戸市大字河原木 地内		
図面名	馬淵川浄化センター一般平面図		
縮尺	NONE	図面番号	2 / 3
三八県土整備事務所			
青森県			

第2 機械棟・重力濃縮槽-3



部品名	仕様・材質	数量
(No.1 濃縮汚泥濃度計)		
検出器	SD-50	1台
変換器	CV-50	1台
フレンジ継手		1個
オプション洗浄ノズル		1個
変換器取付金具		1個
変換器スタンド		1個

令和 8 年度 馬淵川流域下水道			
工事番号	第5945号		
工 事 名	馬淵川浄化センター No. 1濃縮汚泥濃度計修繕工事		
施工箇所	八戸市大字河原木 地内		
図 面 名	第2機械棟地下一階 機器配置図		
縮 尺	NONE	図面番号	3 / 3
三八県土整備事務所			
青 森 県			